




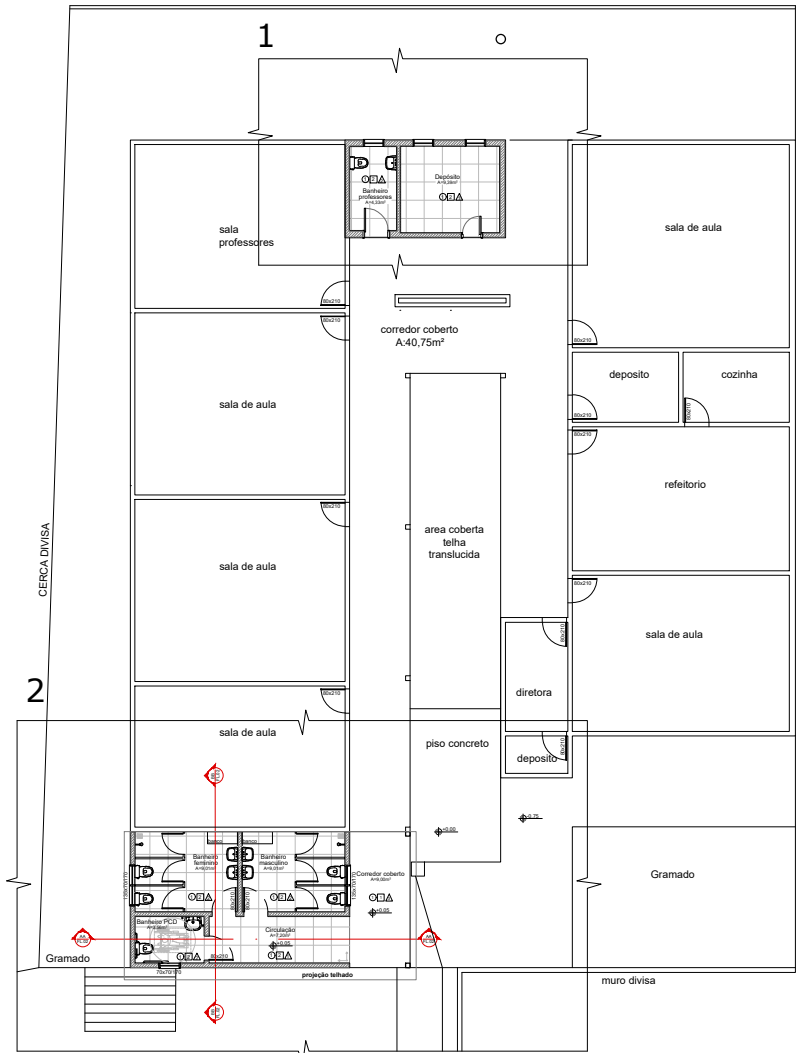

Planta geral
Sem escala

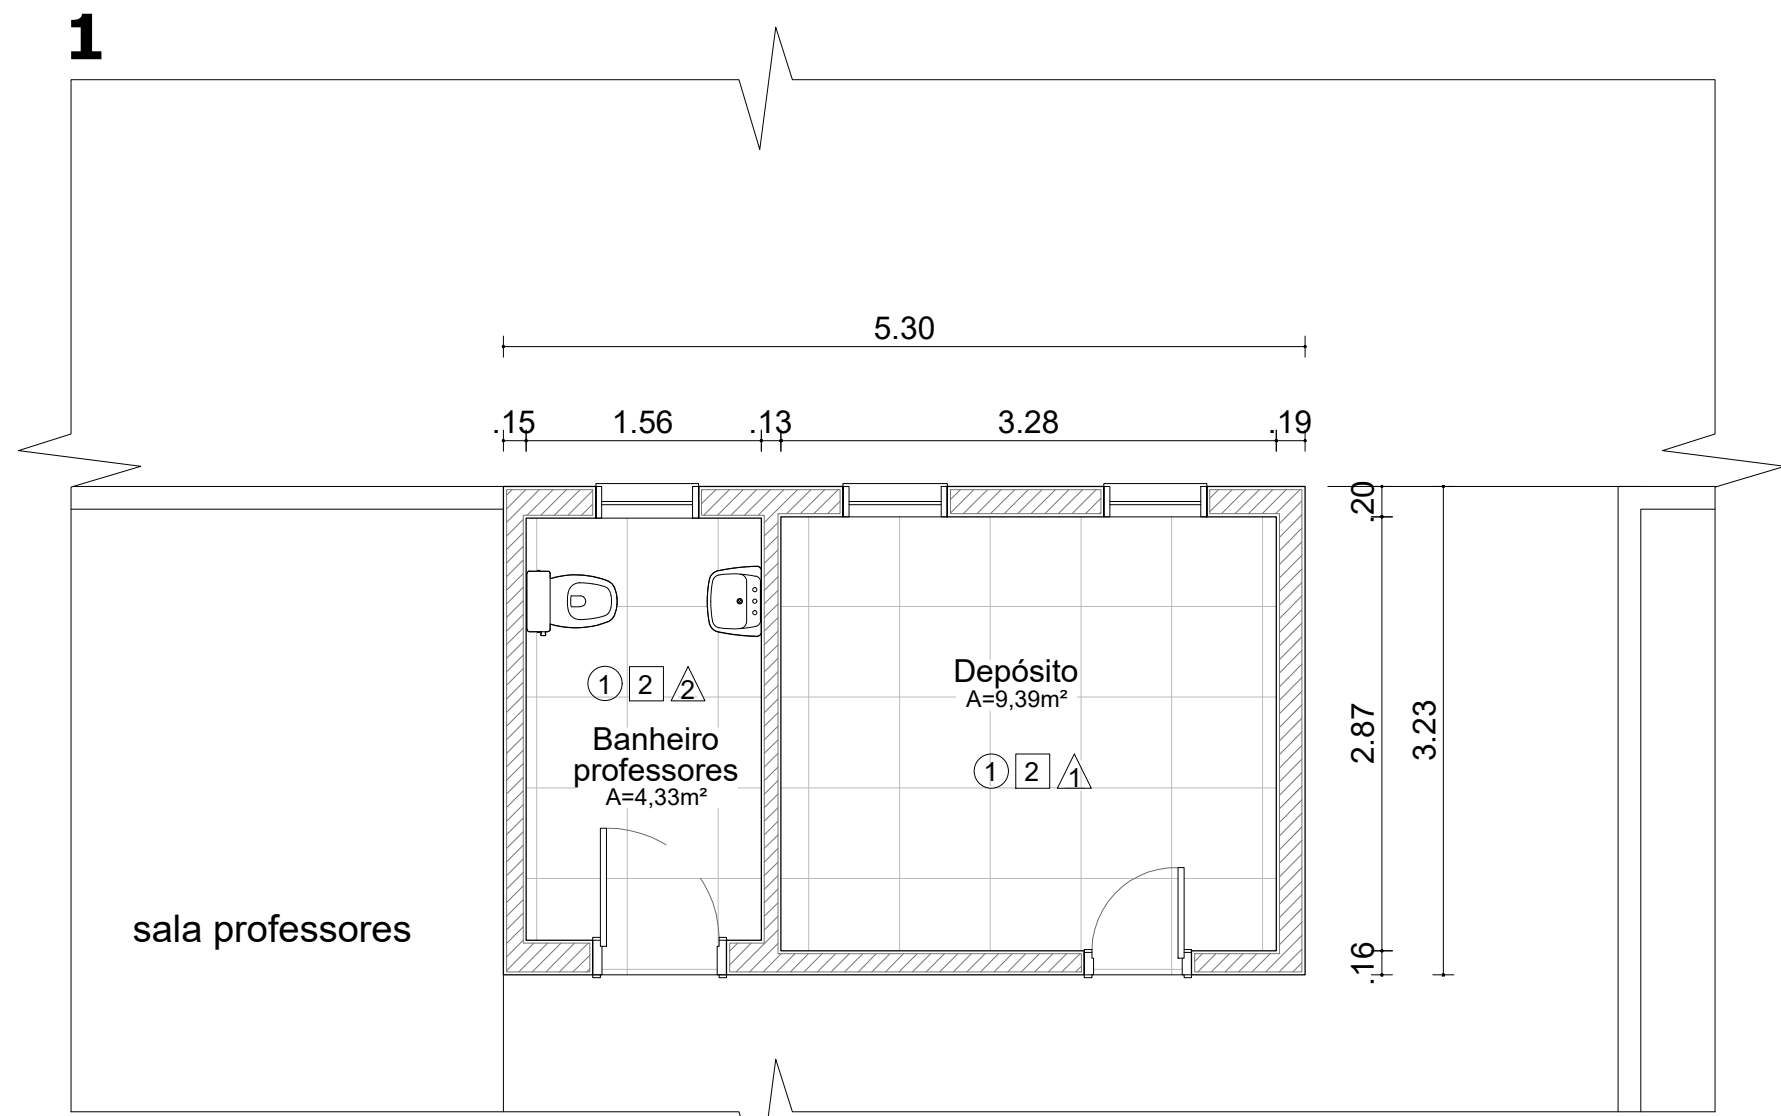

Planta Baixa - Layout reforma
Escala 1:50

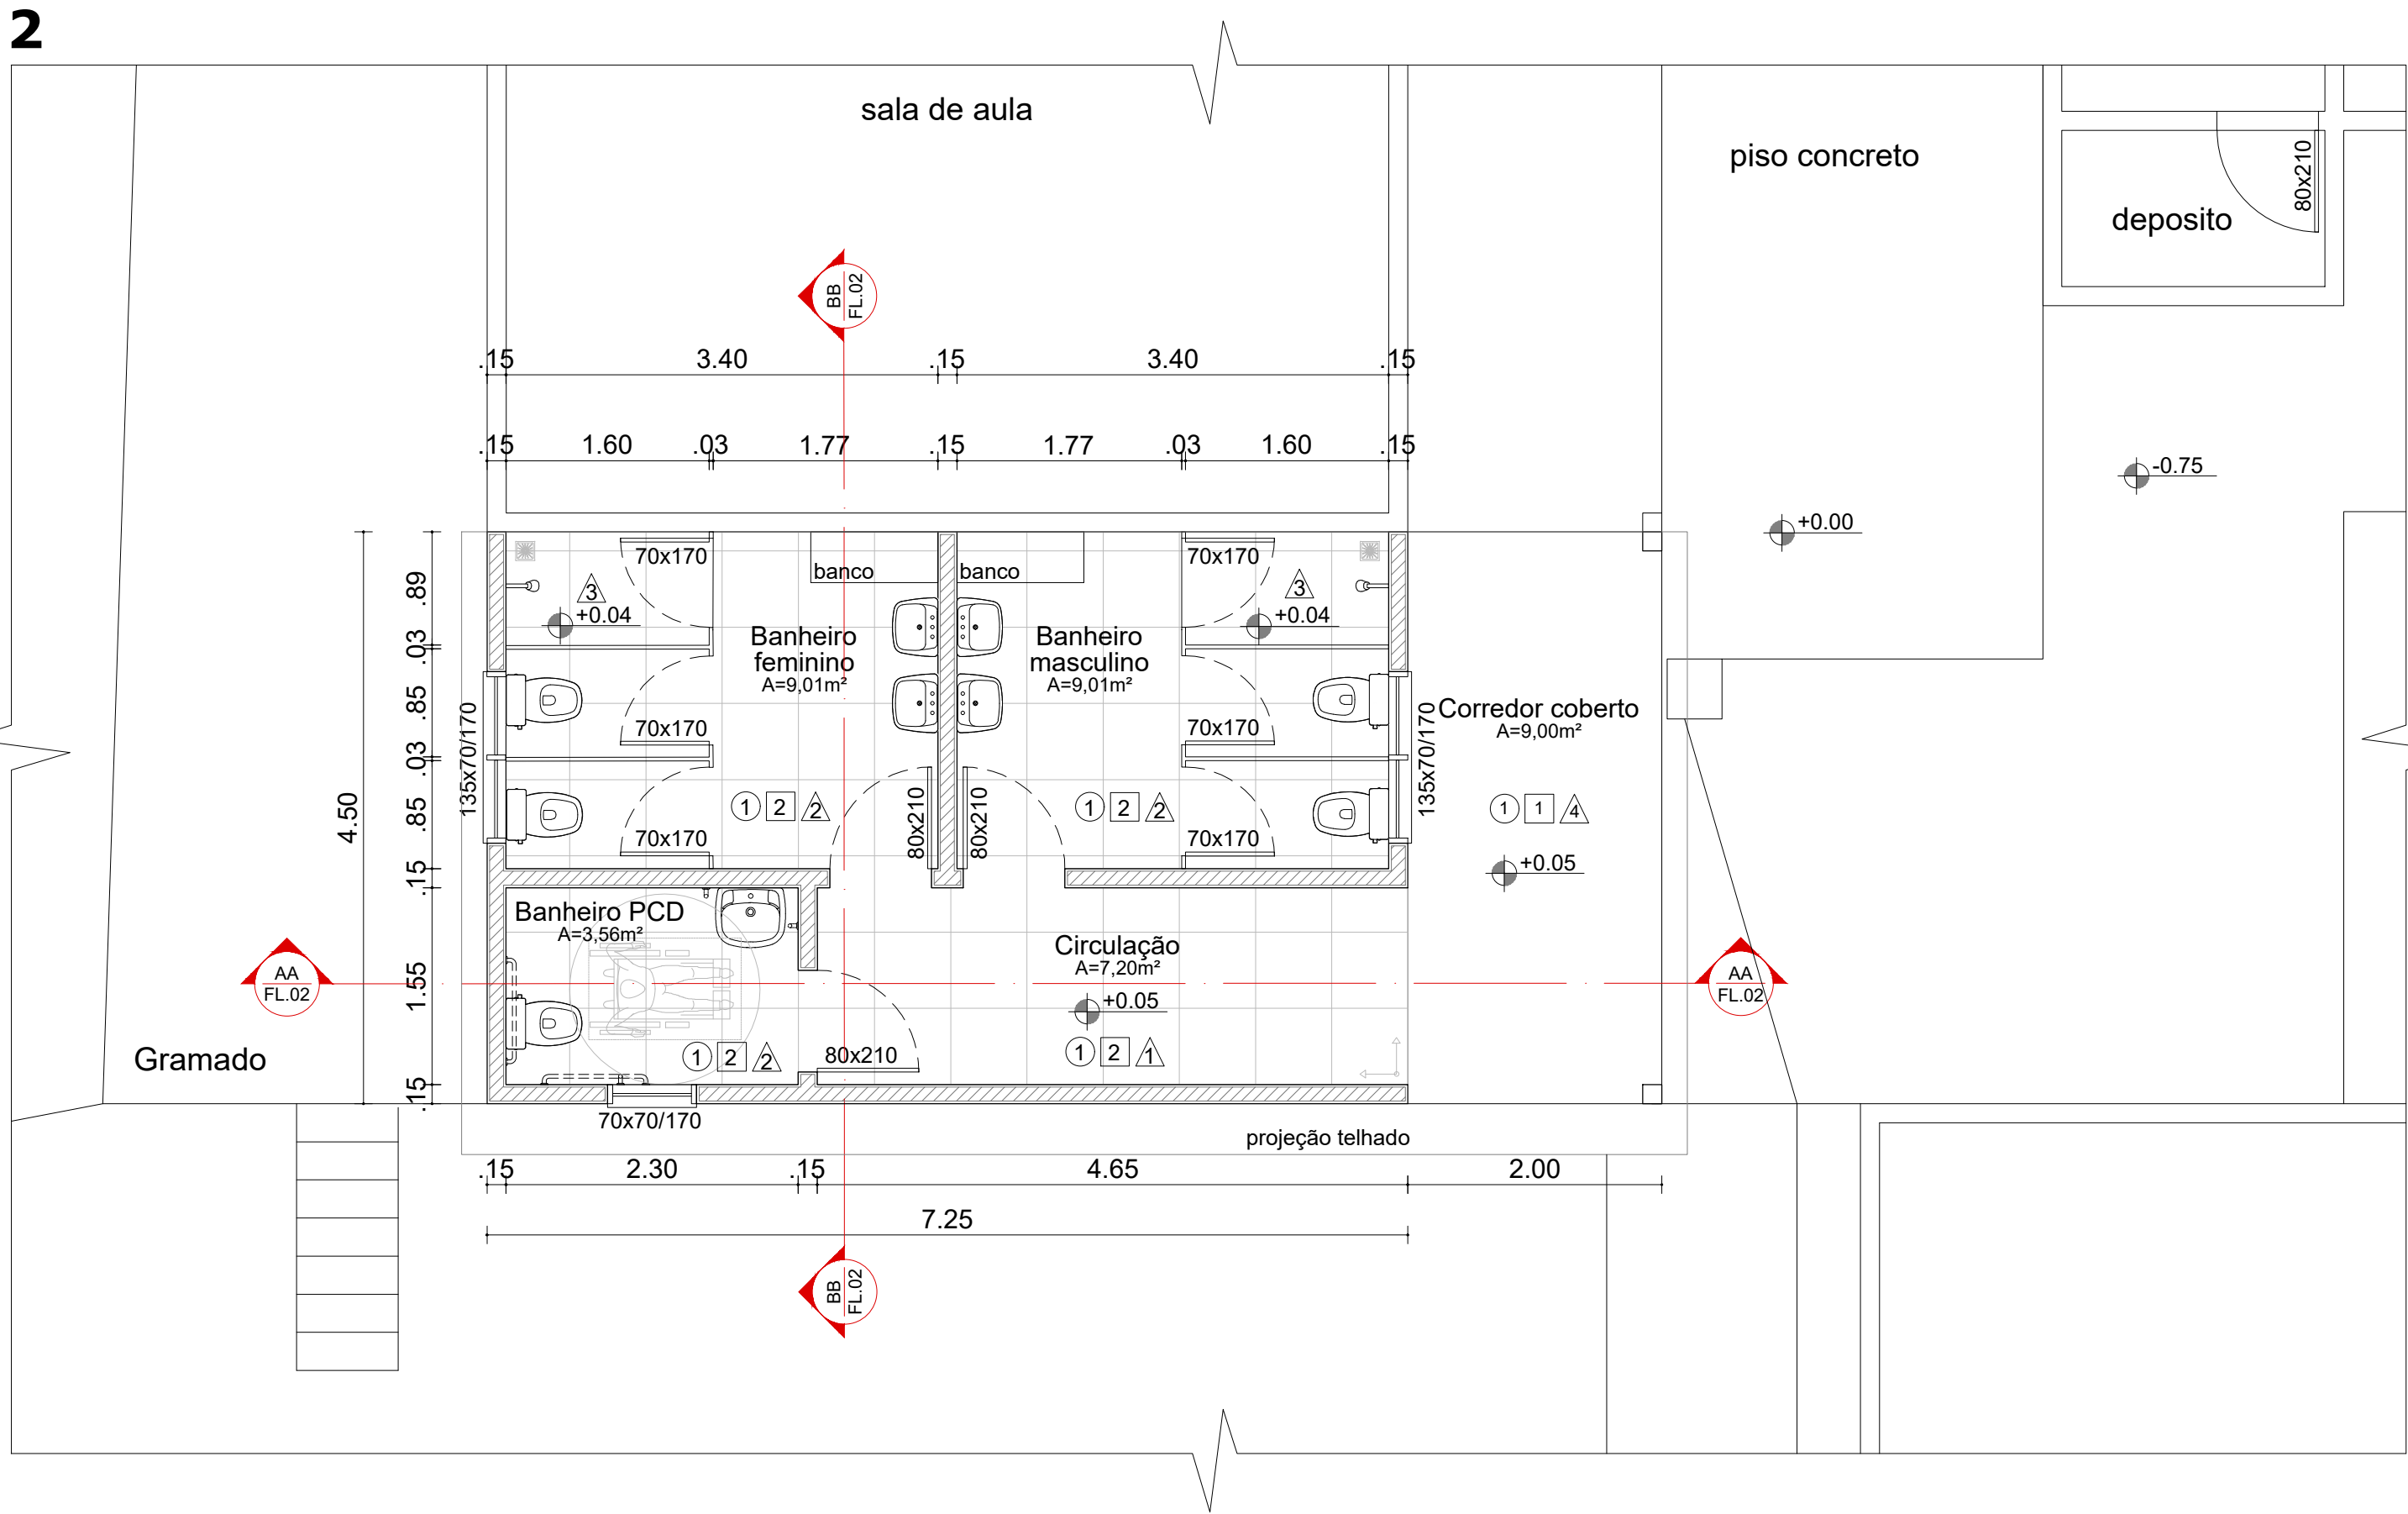

Planta Baixa - Layout ampliação
Escala 1:50

ESPECIFICAÇÕES	
PISO 1 - PISO A BASE DE EPOXI 2 - CERÂMICA 60x60 cm, PEI 5, COR BRANCO GELO, ANTIDERRAPANTE	PAREDE 1 - PINTURA ACRÍLICA COR BRANCO GELO SOBRE REBOCO LISO 2 - CERÂMICA COR BRANCO GELO H:1,50M, ACIMA PINTURA ACRÍLICA COR BRANCO GELO (ver alturas nas ampliações) 3 - CERÂMICA COR BRANCO GELO H:1,80M, ACIMA PINTURA ACRÍLICA COR BRANCO GELO 4 - PINTURA ACRÍLICA COR AZUL SOBRE REBOCO LISO, COM FAIXA DE PINTURA ACRÍLICA COR AZUL ESCURO NA PARTE INFERIOR.
TETO 1 - LAJE DE CONCRETO COM MASSA CORRIDA E PINTURA PVA COR BRANCO NEVE	



PROJETO: REFORMA E AMPLIAÇÃO DOS BANHEIRO DA EMEF DR. AYRES CECCONI	
LOCAL: Rua Lauro Prestes nº 10, Centro, São Vicente do Sul - RS	
PLANTA: PLANTA BAIXA - LAYOUT	DATA: SETEMBRO/2026
ART / RRT: RRT Nº 17307315	ESCALA: indicada
RESPONSÁVEL TÉCNICO: DÉBORA PIRES CAU RS/A316687-2	
PROPRIETÁRIO: Prefeitura Municipal de São Vicente do Sul	
02/07	