



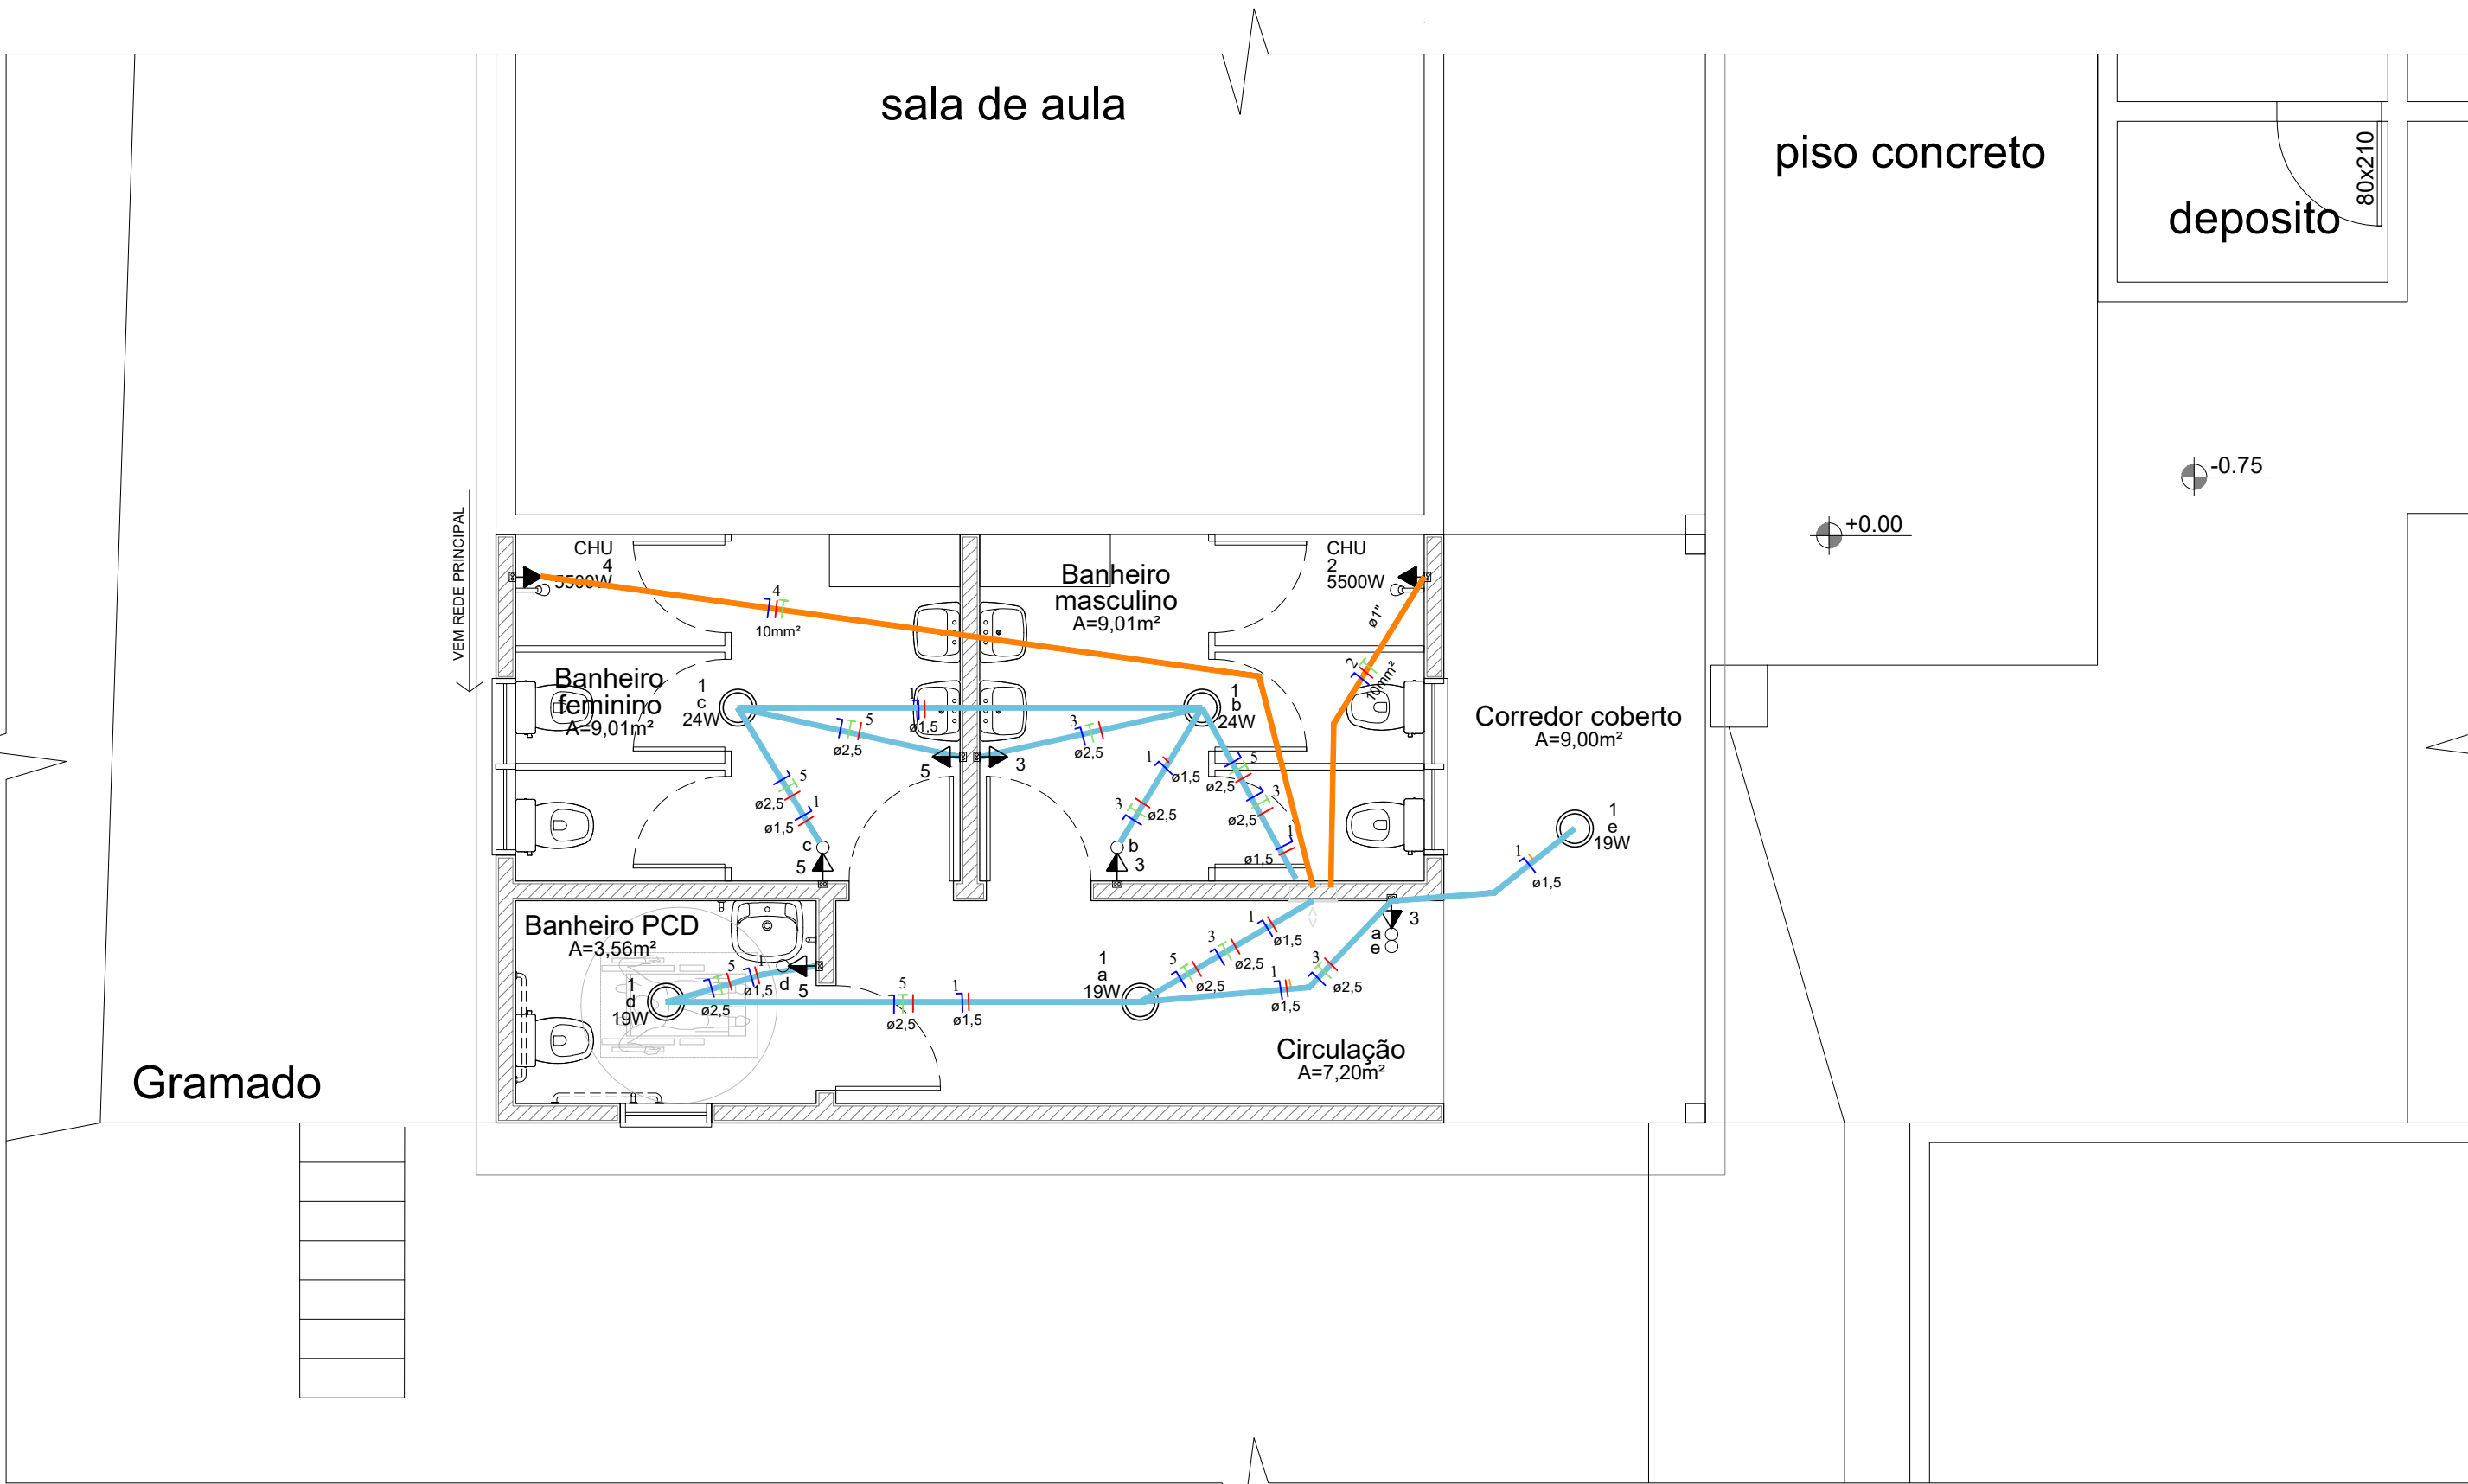

Planta baixa - Elétrica

Escala 1:50

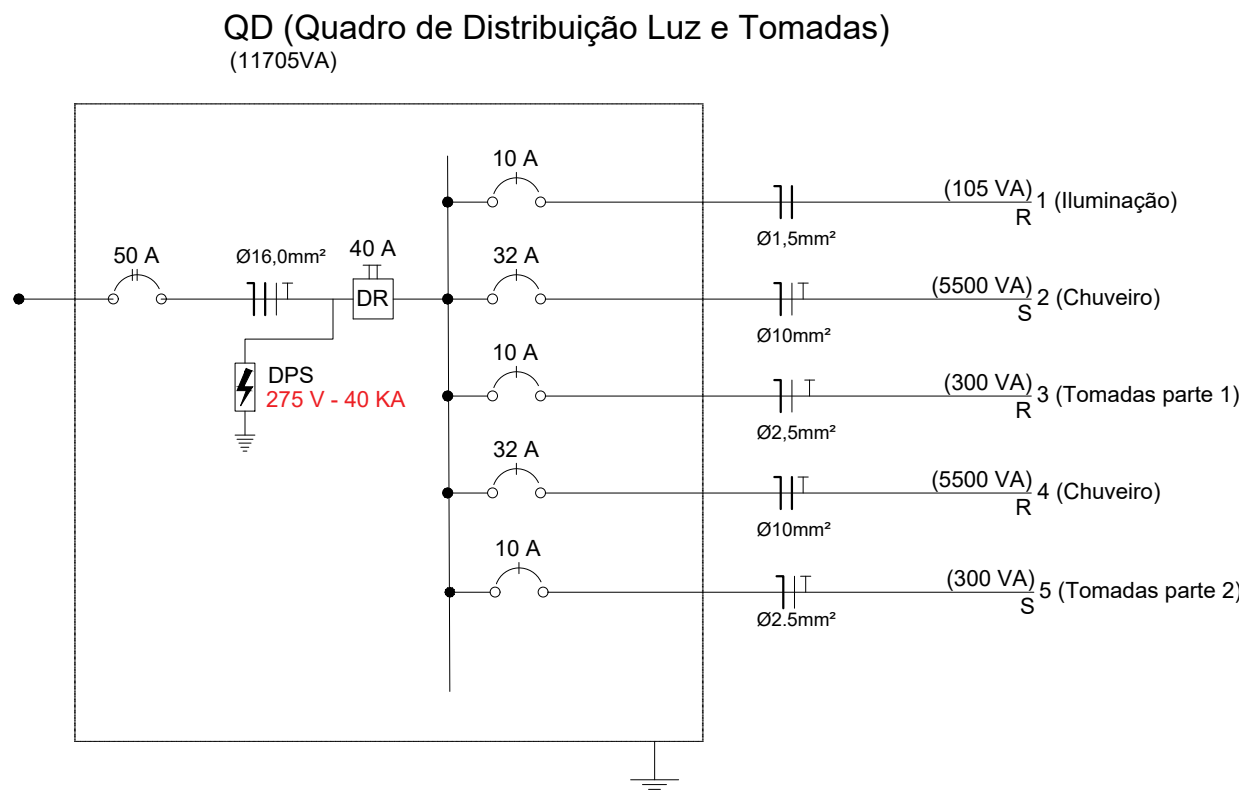

SIMBOLOGIA PROJETO

Simbologia	Descrição do item
	Eletroduto flexível corrugado Ø3/4"
	Eletroduto flexível corrugado Ø1"
	Condutores Neutro, Fase e Terra no interior do eletroduto.
	Quadro de distribuição de cargas
	Tomada alta para chuveiro - 2,20m do piso
	Tomada média - 1,10m do piso
	Tomada baixa - 0,30m do piso
	Interruptor simples - 1,10m do piso
	Caixa octogonal 4x4"

QDC (Quadro de Distribuição de Circuitos)

Circuito	Descrição	Esquema	Método de inst.	V (V)	Iluminação (W)				Tomadas (W)						Pot. total (VA)	Pot. total. (W)	Fases	Pot. - R (W)	Pot. - S (W)	Pot. - T (W)	FCT	FCA	In' (A)	Seção (mm2)	Ic (A)	Disj (A)	dV parc (%)	dV total (%)	Status
					19	24	32	70	20	100	200	1000	3600	4400															
1	Iluminação	F+N	B1	220 V	3	2									-	105	R	105		1.00	0.70	0.47	1.5	31.0	10.0	1.57	1.69	Ok	
2	Chuveiro 01	F+N+T	B1	220 V										1		5500	S		5500	1.00	1.00	25	10	31.0	32 **			Ok	
3	Tug's 220V parte 1	F+N+T	B1	220 V						3					-	300	R	300		1.00	0.70	1.36	2.5	31.0	10.0			Ok	
4	Chuveiro 02	F+N+T	B1	220 V										1		5500	R	5500	1.00	0.70	25	10	31.0	32 **			Ok		
5	Tug's 220V parte 2	F+N+T	B1	220 V						3					-	300	S		300	1.00	0.70	1.36	2.5	31.0	10.0				
TOTAL					57	48				600					11.000		11705	R+S	5.905	5.800									

PREFEITURA DE
SÃO VICENTE DO SUL
GESTÃO 2025 | 2028

SECRETARIA MUNICIPAL
FINANÇAS E PLANEJAMENTO
SÃO VICENTE DO SUL/RS

PROJETO:
REFORMA E AMPLIAÇÃO DOS BANHEIRO DA EMEF DR. AYRES CECCONI

LOCAL:
Rua Lauro Prestes nº 10, Centro, São Vicente do Sul - RS

PLANTA:
PLANTA BAIXA - ELÉTRICA

DATA:
SETEMBRO/2026

ART / RRT:
RRT Nº 17307315

ESCALA:
indicada

ÁREA:
46,34 m²

RESPONSÁVEL TÉCNICO:
DÉBORA PIRES | CAU RS/A316687-2

PROPRIETÁRIO:
Prefeitura Municipal de São Vicente do Sul

05/07