




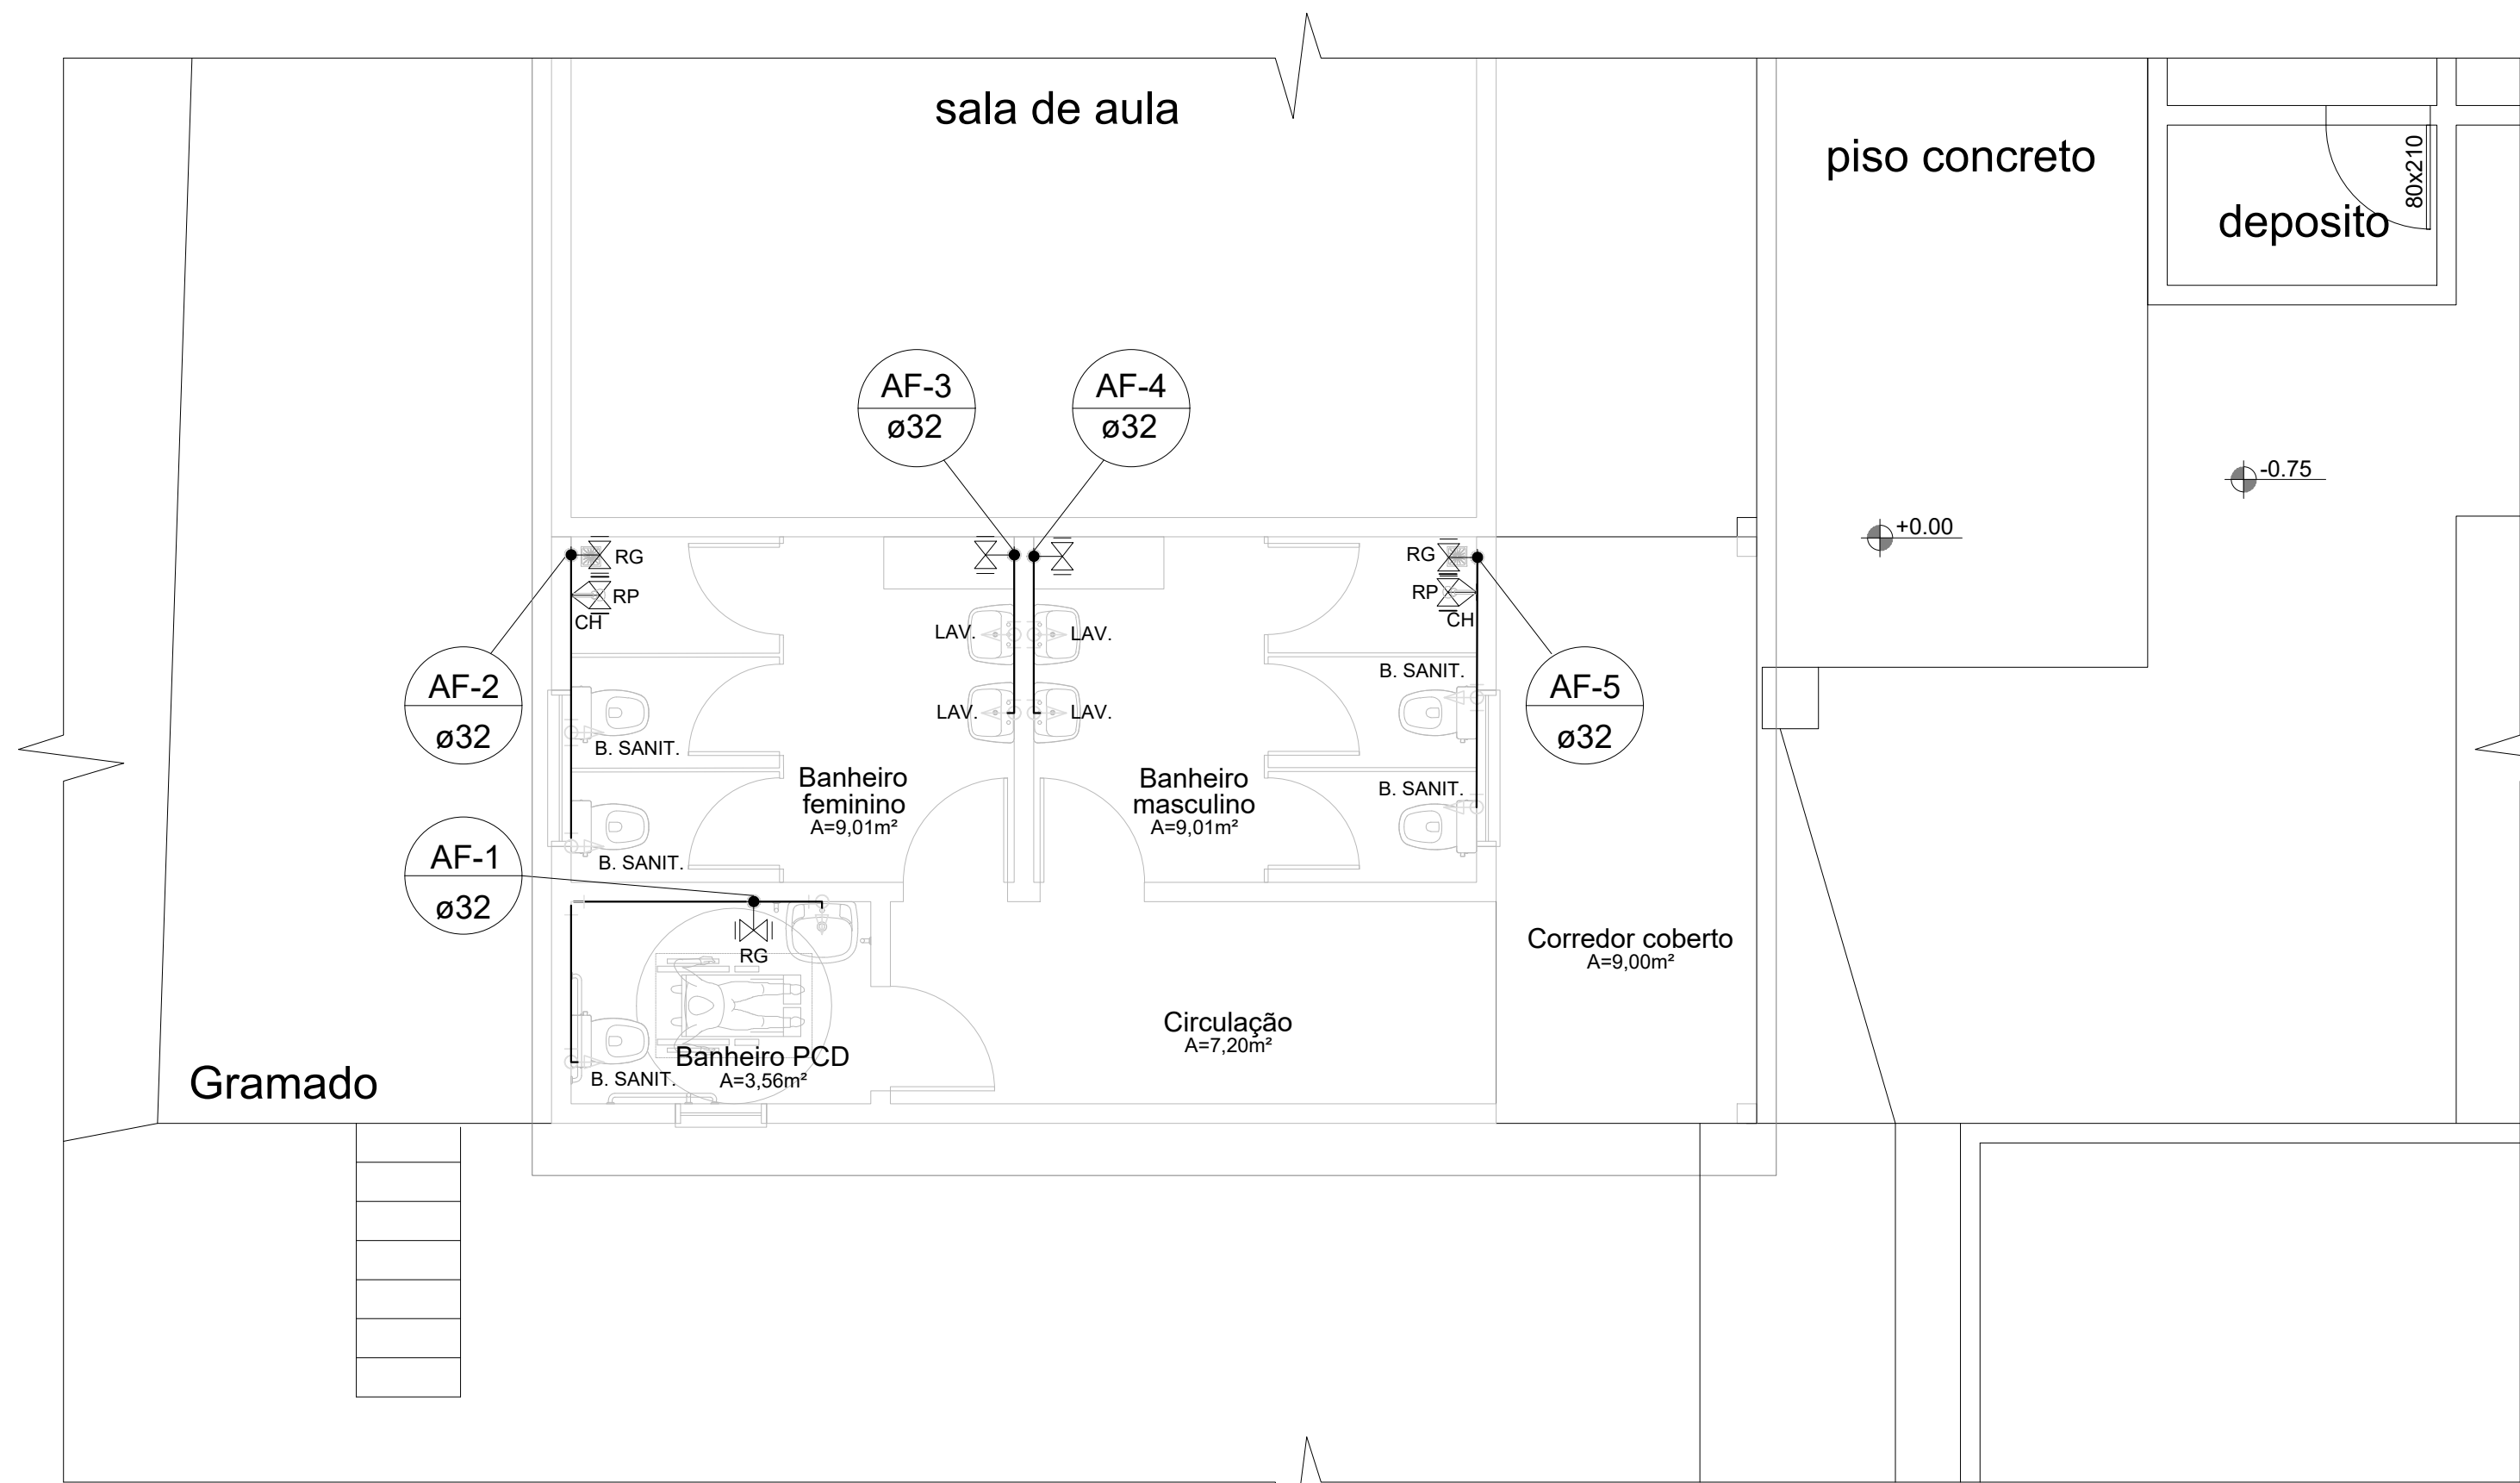


Planta baixa - Hidráulico
Escala 1:50

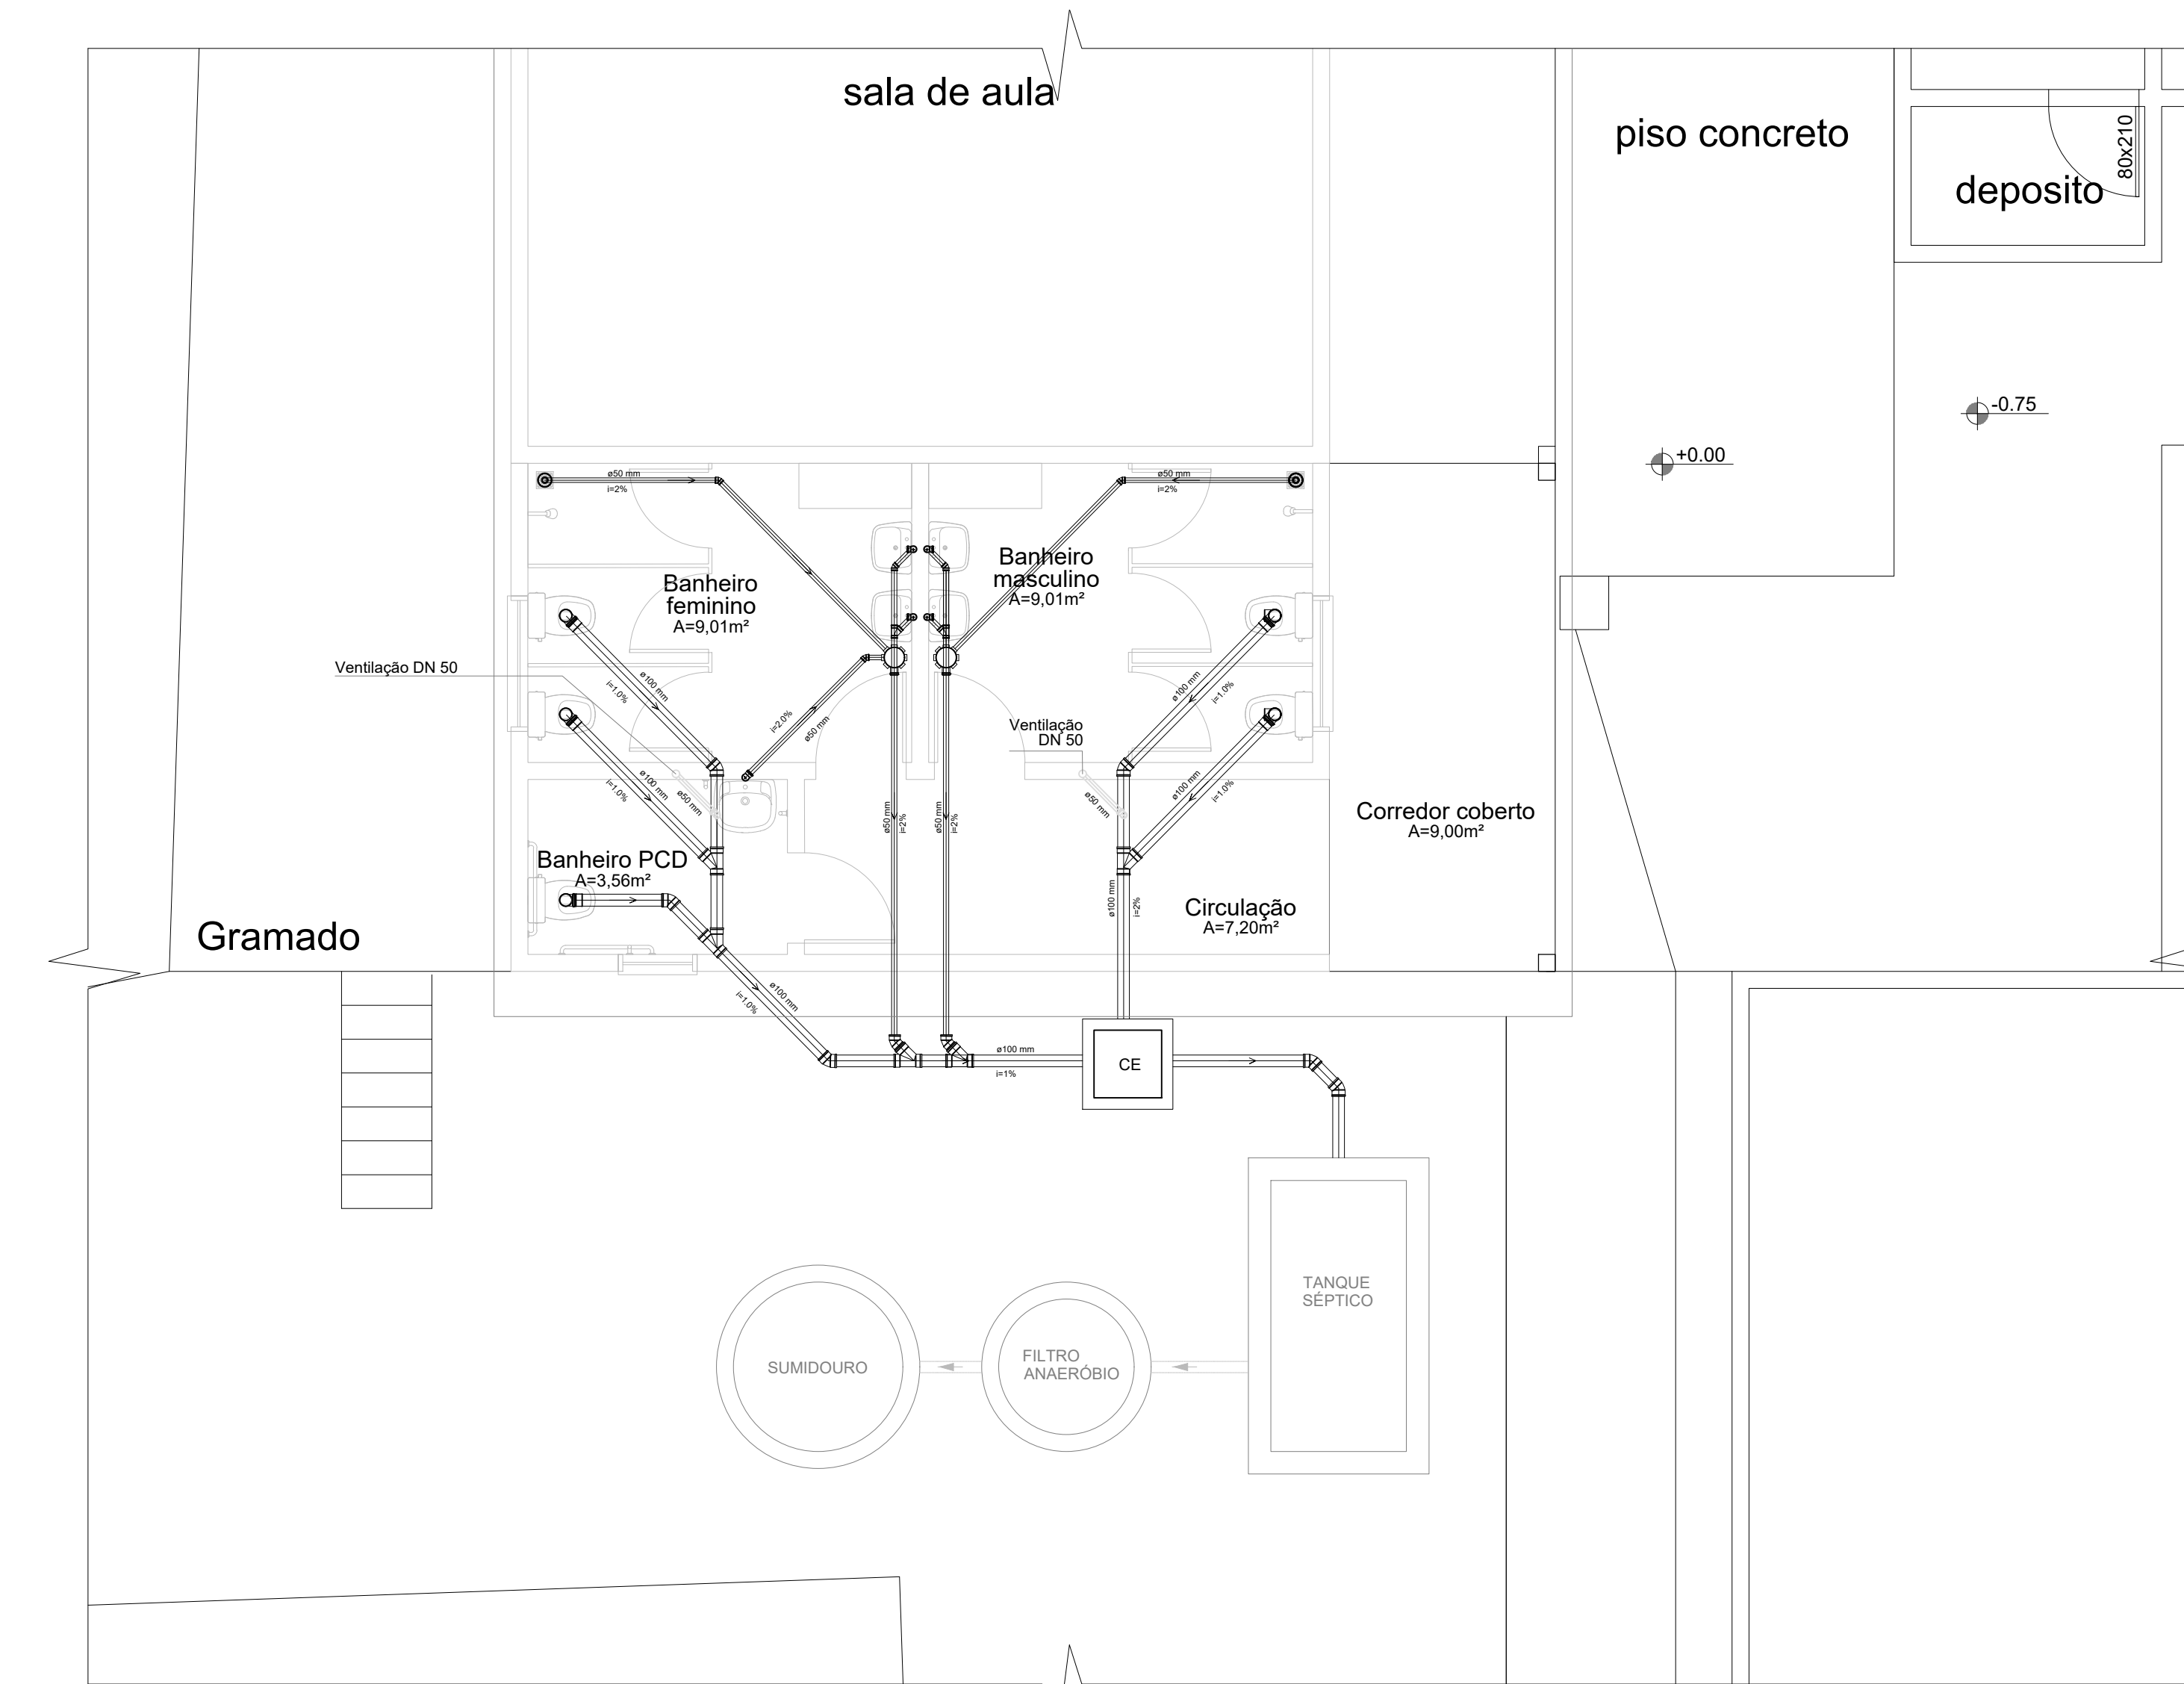


Planta baixa - Sanitário
Escala 1:50

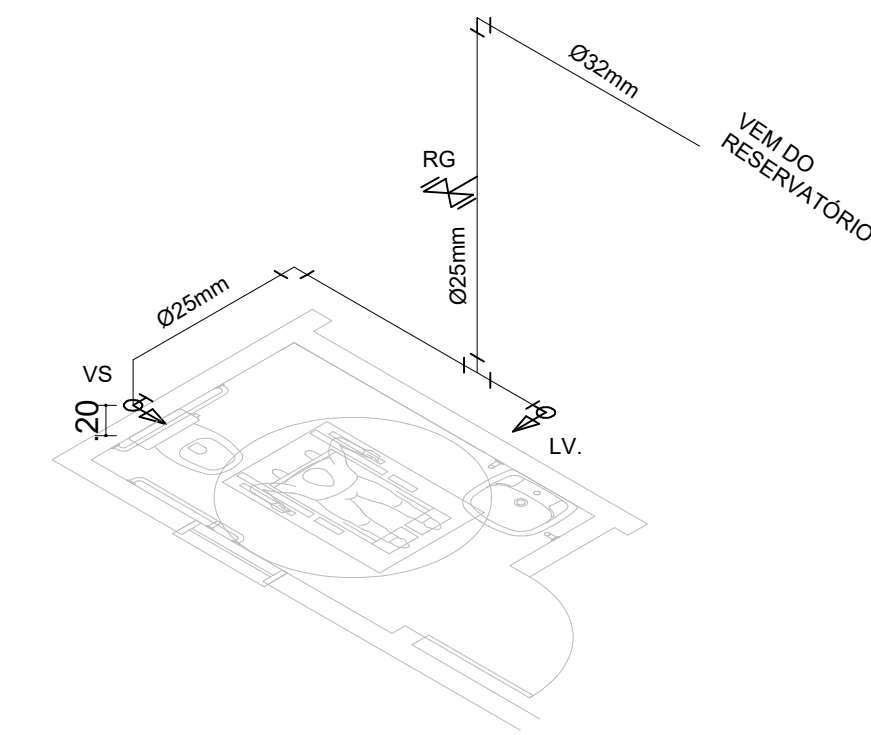

Esquema hidráulico - Banheiro PCD
Escala 1:50

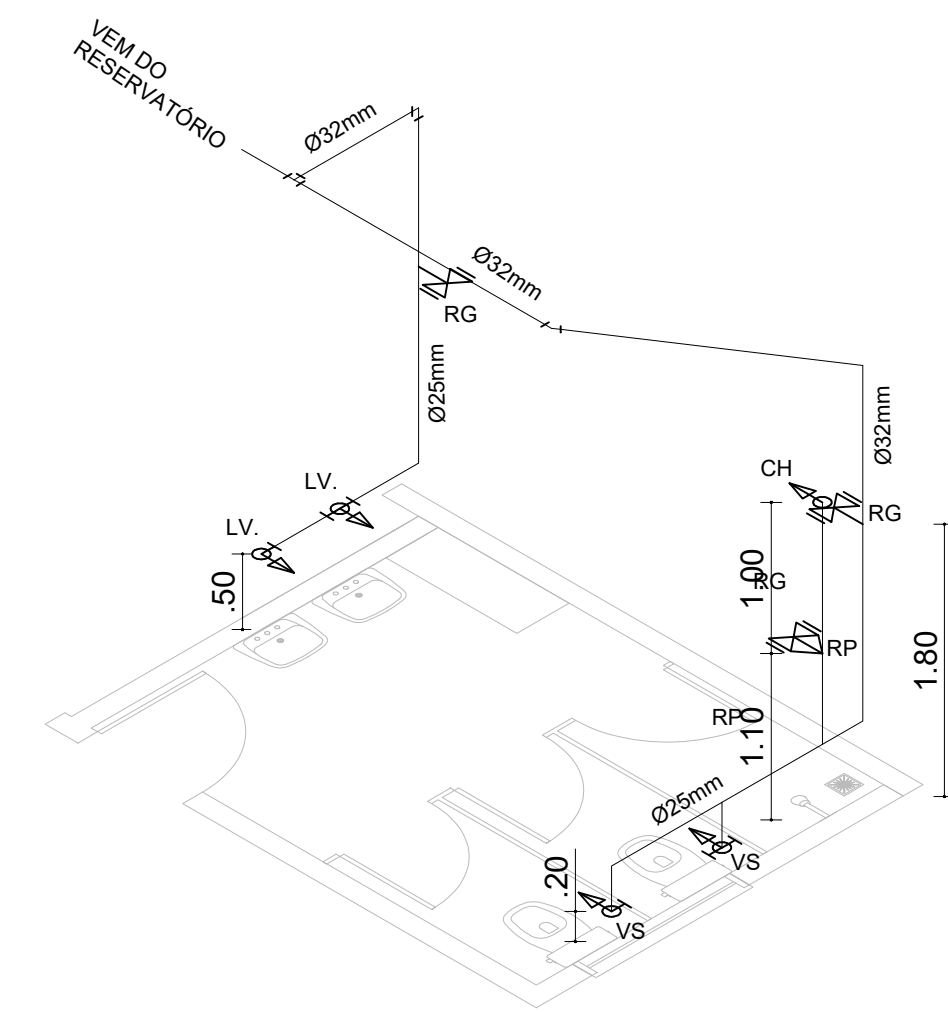

Esquema hidráulico - Banheiro masculino
Escala 1:50

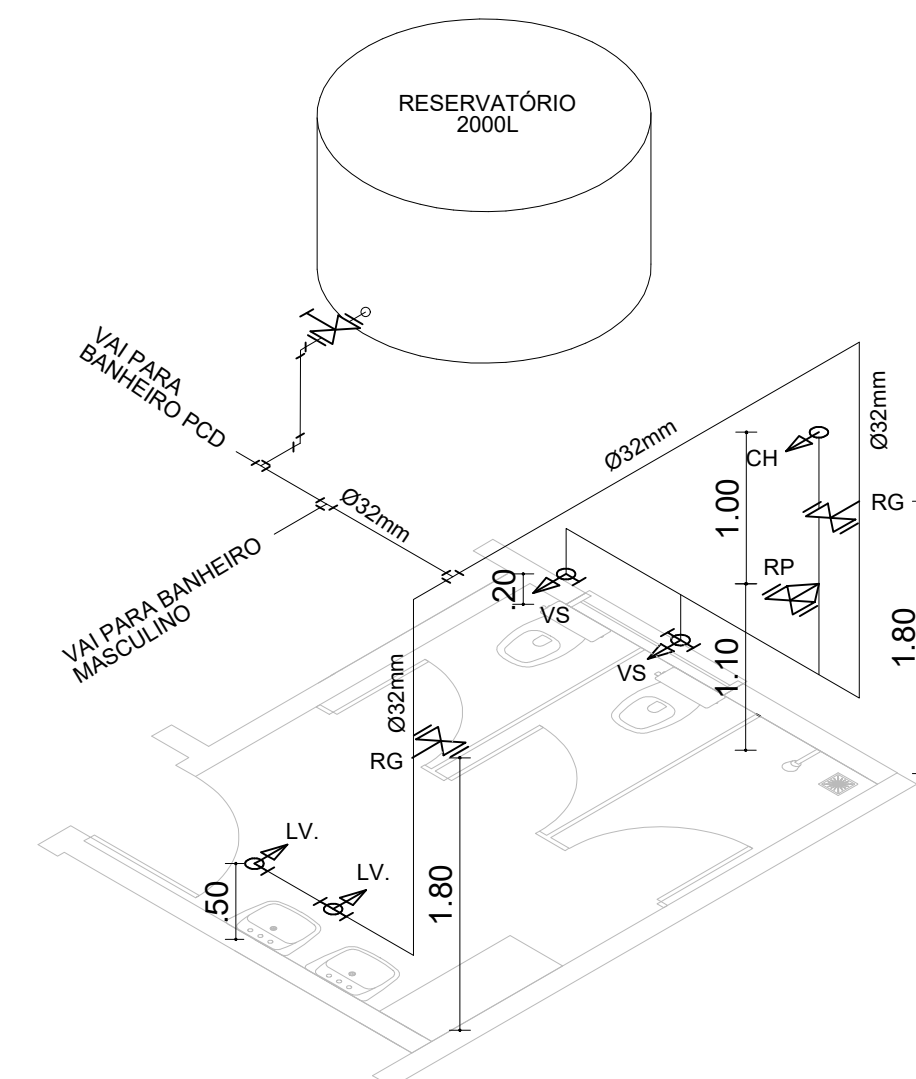

Esquema hidráulico - Banheiro feminino
Escala 1:50



PROJETO: REFORMA E AMPLIAÇÃO DOS BANHEIRO DA EMEF DR. AYRES CECCONI			
LOCAL: Rua Lauro Prestes nº 10, Centro, São Vicente do Sul - RS			
PLANTA: PROJETO HIDROSSANITÁRIO		DATA: SETEMBRO/2026	
ART / RRT: RRT Nº 17307315		ESCALA: indicada	ÁREA: 46,34 m²
RESPONSÁVEL TÉCNICO: DÉBORA PIRES CAU RS/A316687-2			
PROPRIETÁRIO: Prefeitura Municipal de São Vicente do Sul			



06/07